


LP-1 分電盤 単線結線図・回路表（改訂0）

架空事務所 1階 / 1φ3W 100/200V / 数値は作図条件

上位盤より CV 8-3C / Eは別経路

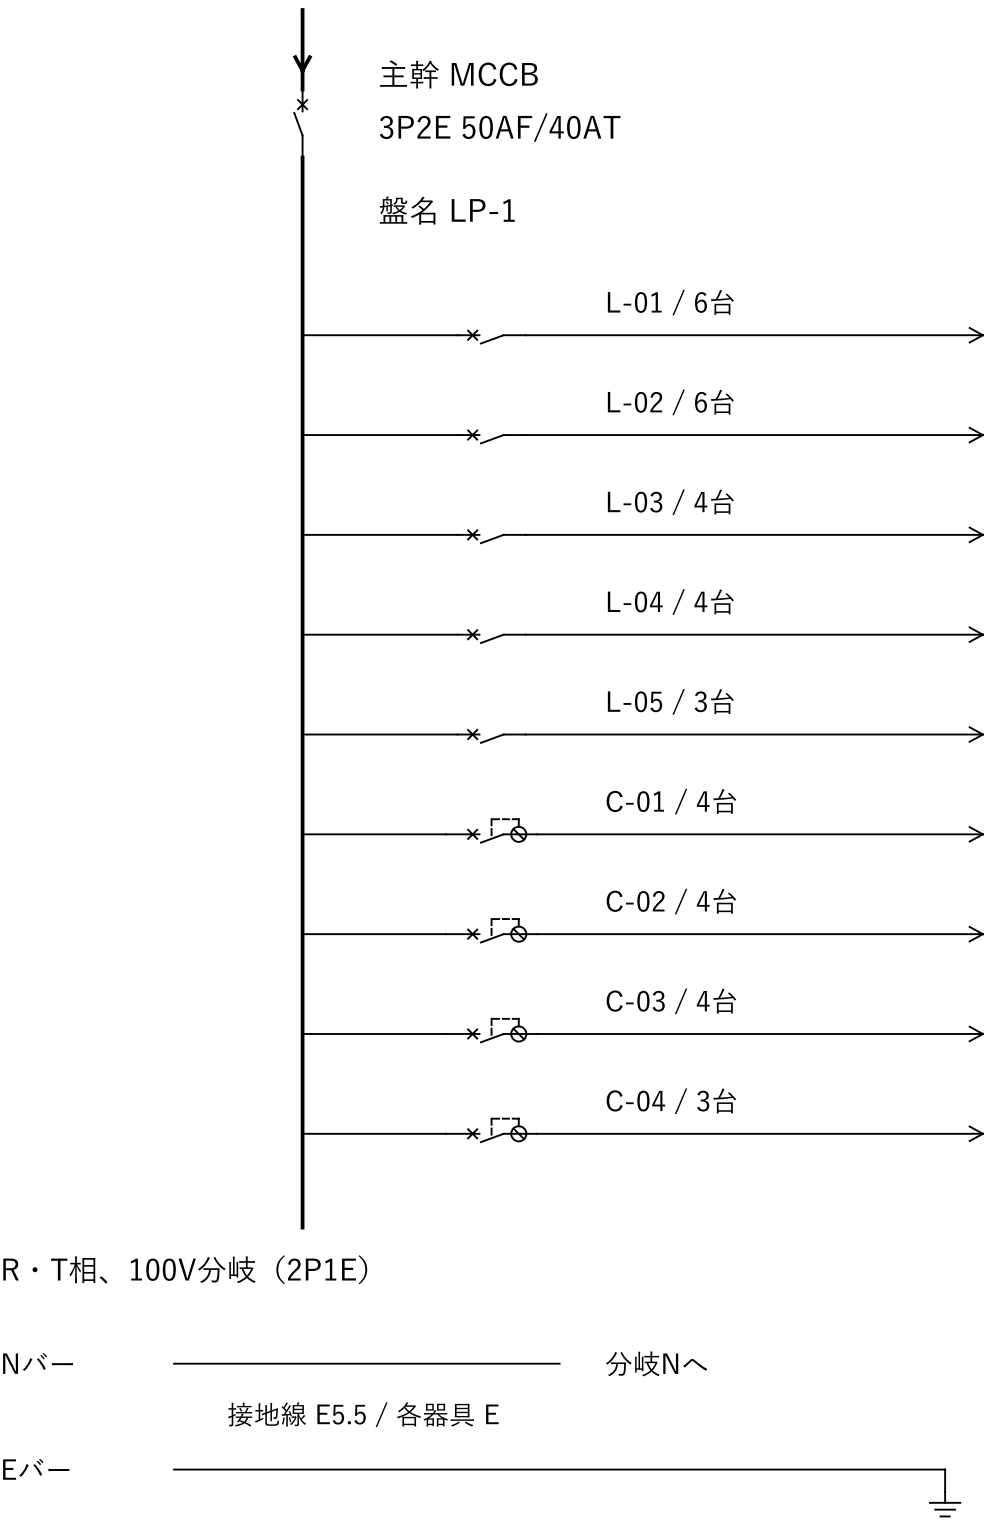

回路	負荷名称	数	VA	相	遮断器 AF/AT
L-01	事務室 a	6	180	R	MCCB 30/15
L-02	事務室 b	6	180	T	MCCB 30/15
L-03	会議室 c	4	120	R	MCCB 30/15
L-04	廊下 d	4	60	T	MCCB 30/15
L-05	倉庫 e・休憩室 f	3	90	R	MCCB 30/15
C-01	事務室 壁南	4	720	R	ELCB 30/20
C-02	事務室 壁北	4	720	T	ELCB 30/20
C-03	会議室・倉庫等	4	720	R	ELCB 30/20
C-04	事務室 床	3	540	T	ELCB 30/20

分岐：照明 MCCB 2P1E 30AF/15AT

コンセント ELCB 2P1E 30AF/20AT・30mA

照明 EM-EEF 1.6-2C + E1.6 / 点滅器 1.6-2C

コンセント EM-EEF 2.0-3C（1心を接地線）

計算例：総負荷 3,330 VA / R 1,830 / T 1,500

修正後 L-03 は5台・150VA（E-03B / E-04参照）

コンセント負荷：2口1組当たり180VA（計算例）

比較目盛（用紙上 50 mm） 0 25 50 mm	記号	改訂日	改訂内容	発注者	練習用	承認	照査	設計	作図	工事名称		図面番号					
	0	10/11	初版			見本	見本	見本	見本	作図見本（練習用・架空の物件）		E-02					
				設計者	練習用					工事場所						架空事務所	
				施工者	練習用					図面名称		分電盤 単線結線図		縮尺	日付	枚数	設備
				図面作成	作図見本									縮尺なし	26/10/11	2/5	電気設備